


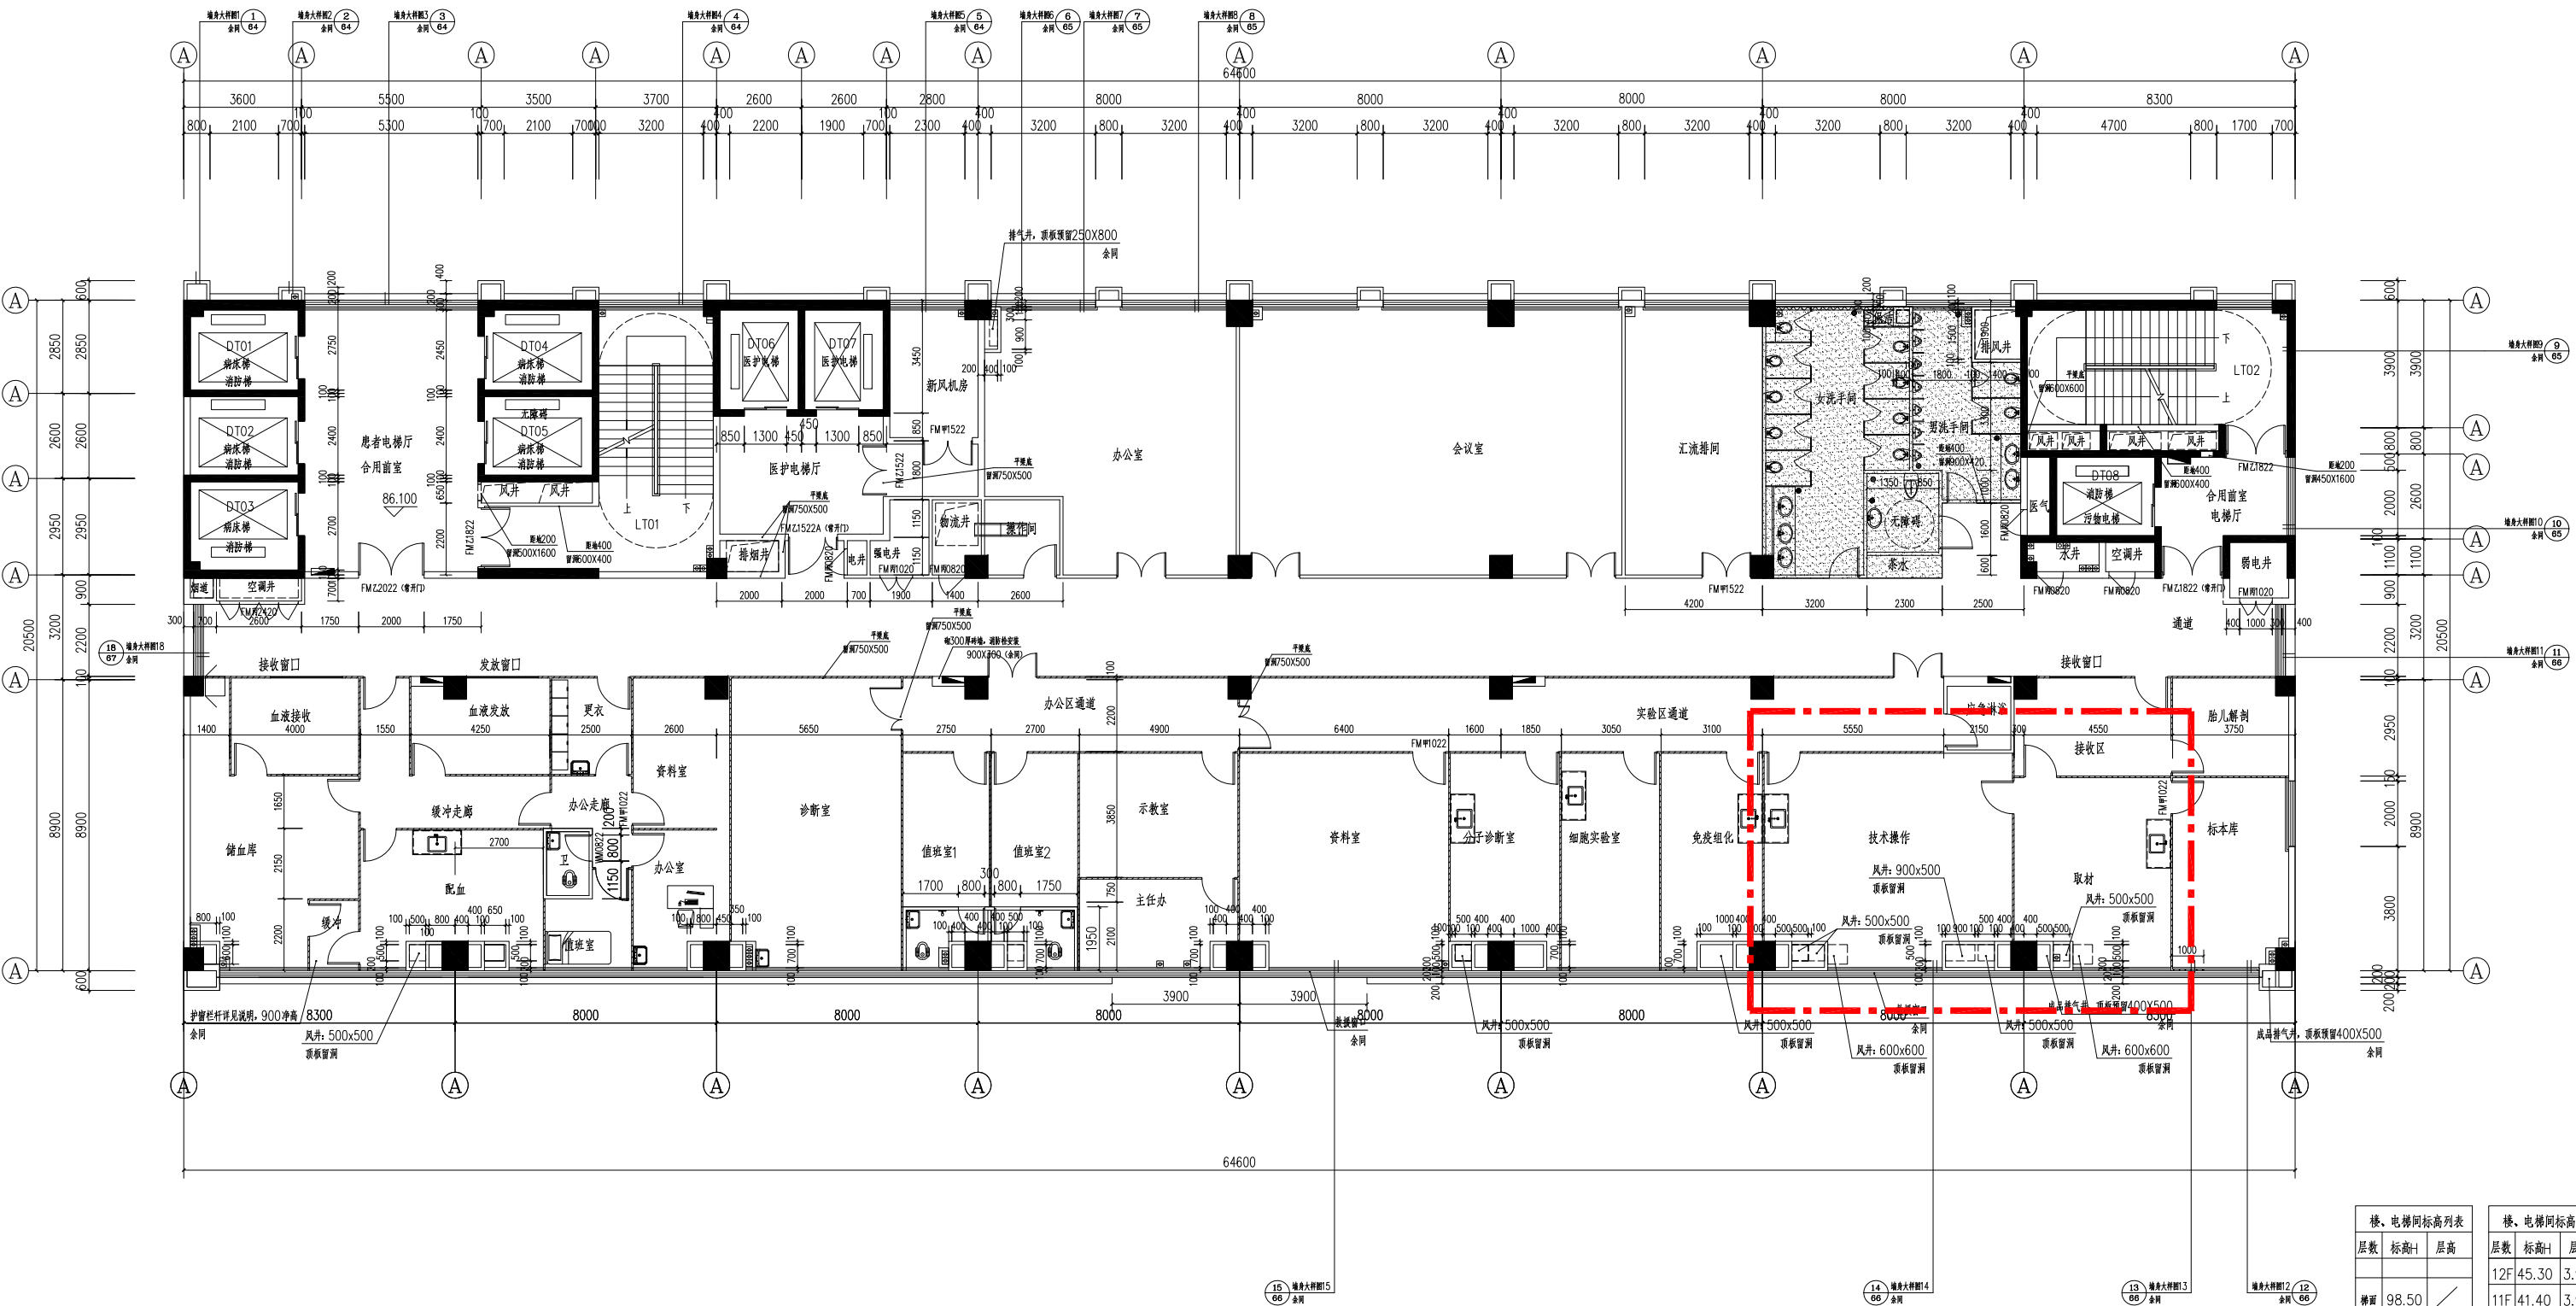

二十二层平面图 1:100 病理、输血科

S=1335.50M²

注：所有通风口，跨越不同防火分区和防火单元时，风口安装完成后应密封，密封详见通风专业详见疏散走道上的门均设有设置手动应急开启装置
常开防火门应在火灾时自行关闭，并应有信号反馈的功能，均设有设置手动应急开启装置
所有外窗立管安装完成后需用100厚砖墙封起来，具体位置以水施为准，可根据现场适当调整

1. 图例：
- 土建墙体
 - 彩钢板隔墙
 - 构造柱

说明：（本项目为一类高层，耐火等级一级，防水等级一级）	扶手与填充墙、混凝土墙、柱的连接参照11ZJ401④⑤
1. 本图中家具、空调、卫生洁具、厨具、家用、电器、卫生同管道井等均为示意，详见装修图	11、污洗间等设置地漏或水沟的房间，地面应以1%的坡向地漏或水沟，水沟排水坡度为0.5%。
2. 除特别注明外，建筑外墙、梯间墙、病房之间隔墙墙厚均为200mm，卫生间隔墙、诊室、服务用房等之间隔墙均为100厚，详标注	12、设备机房基础定位，详见各专业详图。
3、所有彩钢板墙外刷防火漆，耐火极限不小于1.0h，所有防水要求的房间彩钢板墙身均做300墙体（详装修），有水房间需做泛水，做法参11ZJ201①	13.病房部分两侧通道需做病人扶手，做法参照装修图
4. 图中所有卫生间结构板下压400mm，更衣结构板压50mm，均做1%坡向地漏，地漏口比周围地面低5mm，卫生间、更衣建筑完成面为+0.015。	15.电梯留洞及预埋铁板以电梯厂家提供的电梯土建及安装图为准电梯均由专业厂家提供，所有电梯门耐火完整性不低于1.0h，其他参数详见总说明和电梯详图
5. 所有设备管井设C20挡坎200高，厚度同墙体。	16.滴水线参照11ZJ901④
6. 地下室所有设备房均C20挡坎200高，厚度同墙体。	17. 图中所有未注门垛均为100或靠柱边或墙中
7. 各设备专业留孔详见各专业图	18. 除注明外，其余室内外交差处需做斜坡过渡。
8. 钢筋混凝土墙体定位以结构图为准，穿墙管管定位以设备专业图为准。	19. 凡是连通疏散走道与房间之间的玻璃幕墙或者窗户之间均用防火材料封堵。
9、各类井道（如：物流井等）、医疗设备用房、风机房、空调机房等设备用房的墙体待设备安装确认后砌筑，墙体预留洞口位置及尺寸定位，详见空施，由厂家配合施工。	20. 建筑内部各部位装修材料的燃烧性能等级，不应低于《建筑内部装修设计防火规范》第5.0.22-2017，表5.2.1和表5.3.1 医院及车库的有关规定
10、所有外窗窗台距楼地面净高低于0.9m的均设护栏，见11ZJ401③④，净高H=0.9m。	21. 建筑构件的燃烧性能和耐火极限应符合《建筑设计防火规范》GB50016-2014 表5.1.2条有关规定（按耐火等级一级选用）

楼、电梯间标高列表			楼、电梯间标高列表		
层数	标高H	层高	层数	标高H	层高
梯面	98.50	—	12F	45.30	3.90
屋面	94.50	4.00	11F	41.40	3.90
23F	90.00	4.50	10F	37.50	3.90
22F	86.10	3.90	9F	33.60	3.90
21F	81.60	4.50	8F	29.70	3.90
20F	77.10	4.50	7F	25.80	3.90
19F	72.60	4.50	6F	21.30	4.50
18F	68.70	3.90	5F	16.80	4.50
17F	64.80	3.90	4F	12.90	3.90
16F	60.90	3.90	3F	8.40	4.50
15F	57.00	3.90	2F	4.20	4.20
14F	53.10	3.90	1F	±0.00	4.20
13F	49.20	3.90	-1F	-5.00	-5.00
			-2F	-8.90	-3.90

	中誉设计有限公司		版本号	资质证书编号	甲级:A144003251	建设单位	清远市妇幼保健院	
	ZHONGYU DESIGN CO. LTD.		A版	设计文号	2019S051	工程名称	清远市妇幼保健院妇女儿童保健中心大楼建设工程	
审 定	何锦华	项目负责	杨韶馨	专业负责	杨韶馨	图 纸	二 十 二 层 平 面 图	
审 核	杨韶馨	校 核	黄伟	设 计	盘海贤	内 容	日期 2019.09 图别 建 施 图号 AW-30	